


垂井町浄化センター一般平面図

S=1/1,000

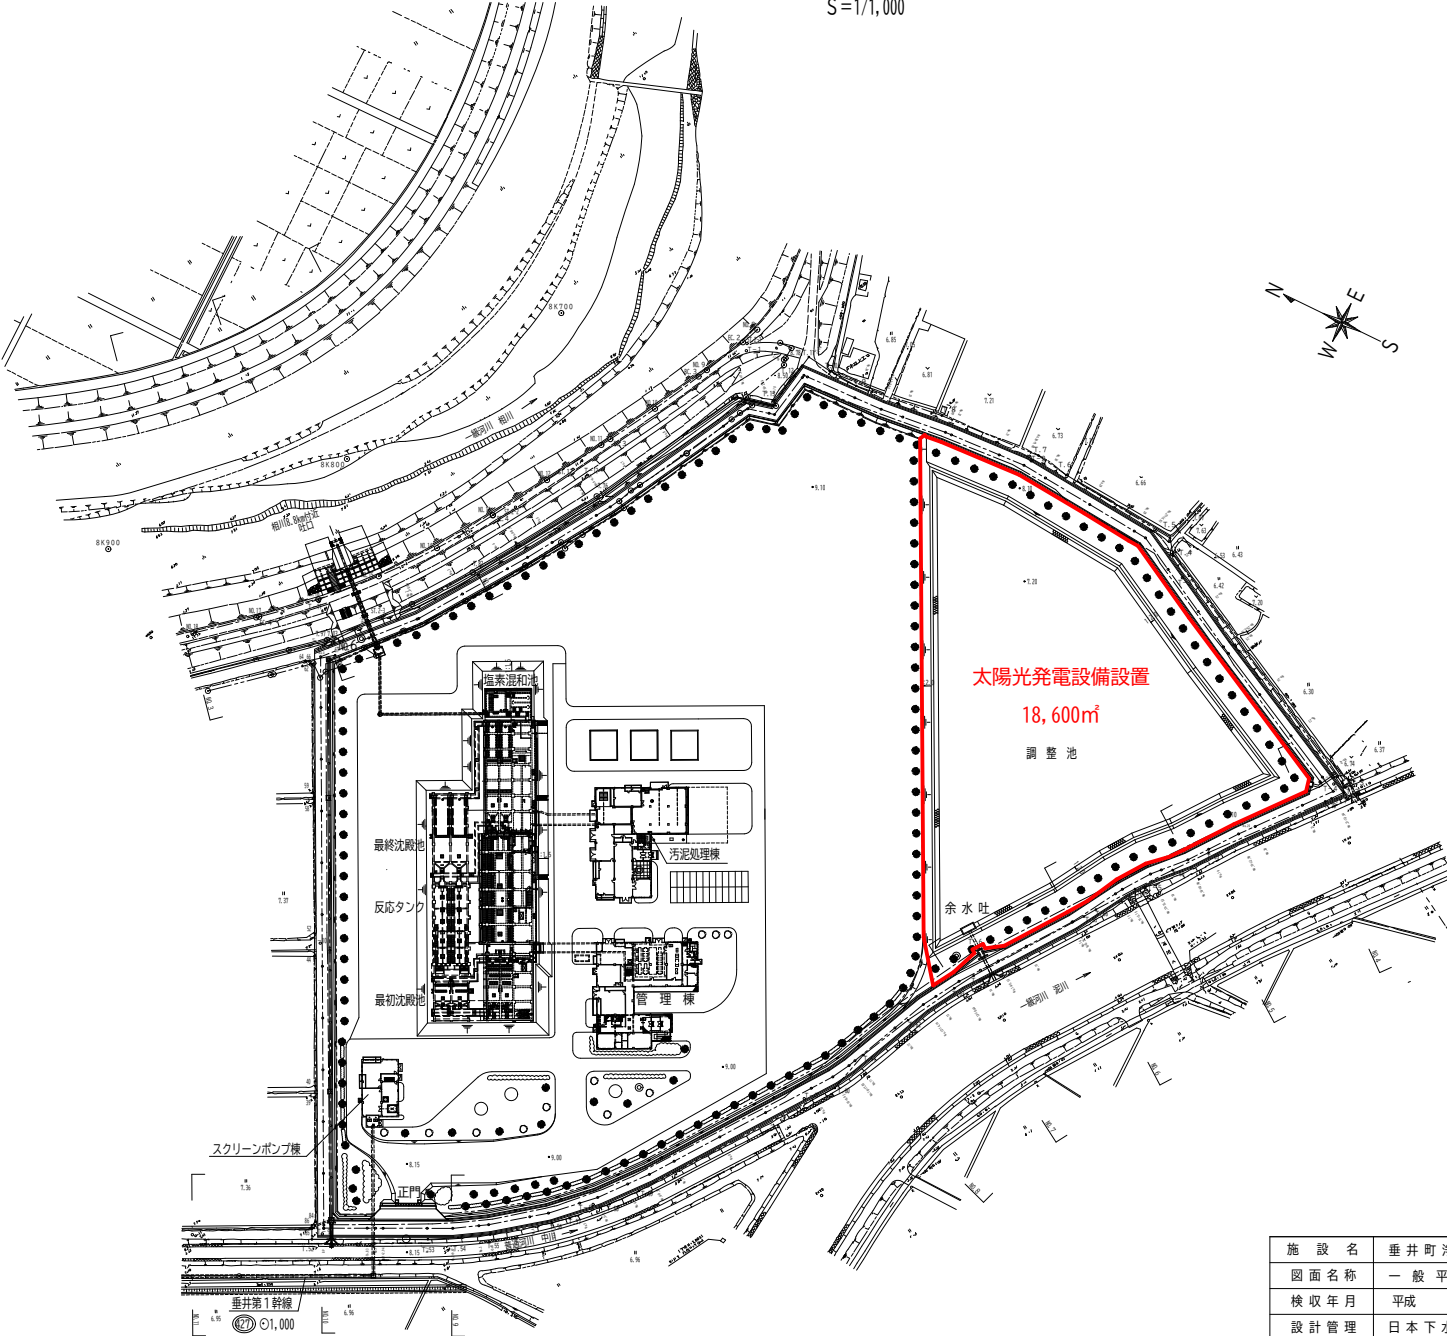

施設名	垂井町浄化センター		
図面名称	一般平面図	縮尺 1/1,000	
検収年月	平成 年 月	図面種別コード	Z801
設計管理	日本下水道事業団	業務委託番号	0-01-1929-J-01
受託業者	玉野総合コンサルタント株式会社	図面番号	C-2